


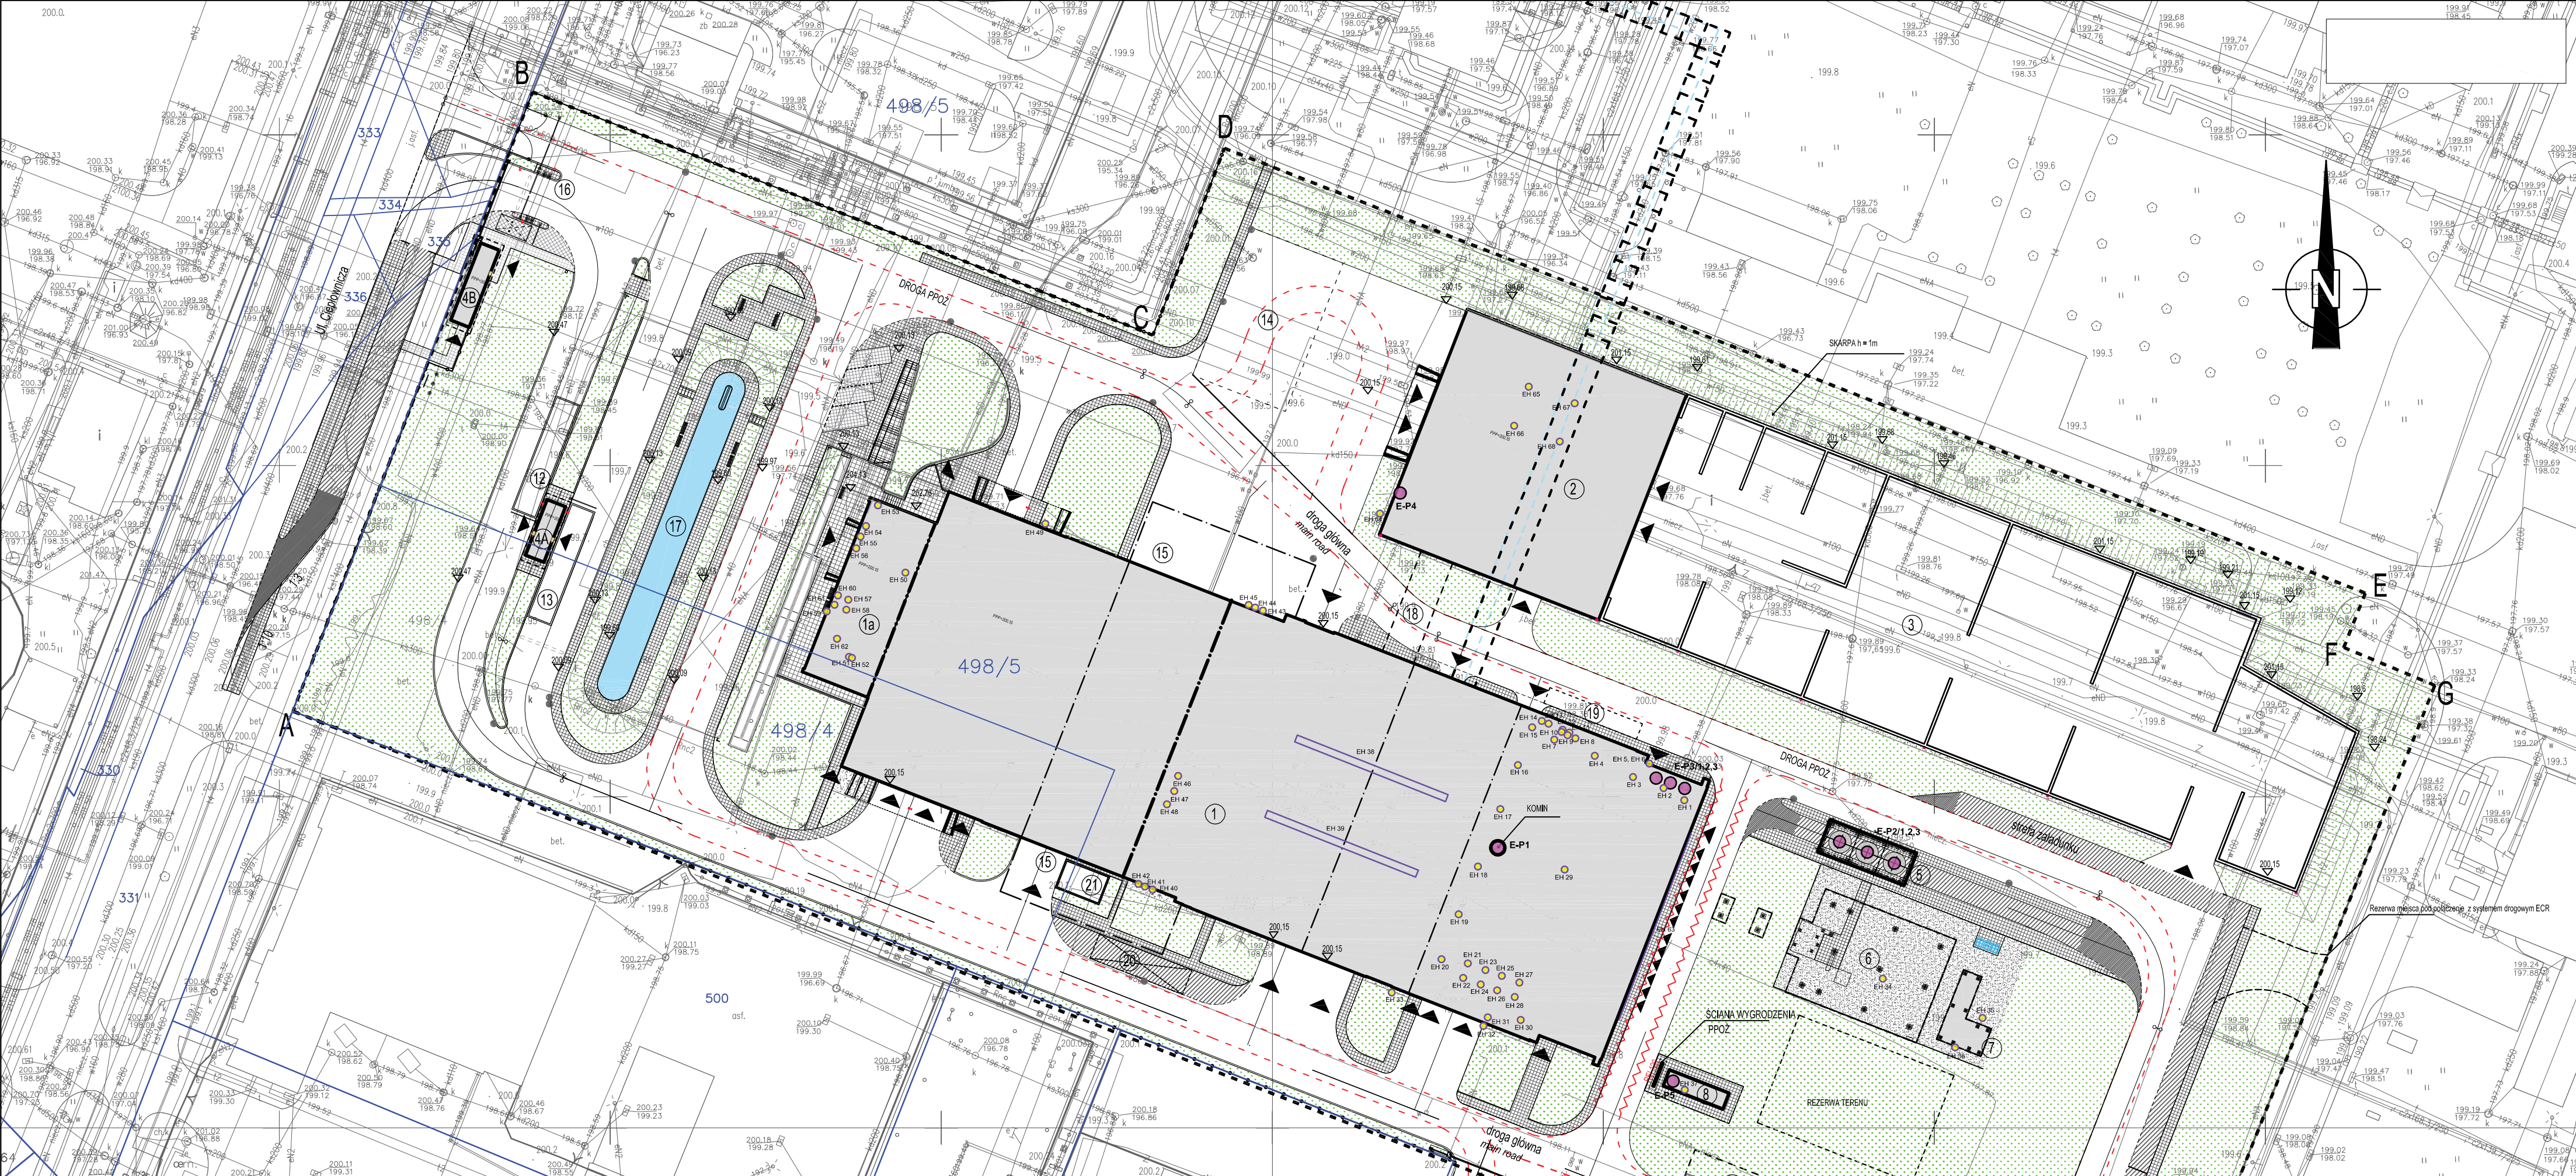

LEGENDA:

498/4

NUMER DZIAŁKI

GRANICE DZIAŁEK EWIDENCYJNYCH

OBRYSY FUNDAMENTÓW

REZERWA MIEJSCA POD POŁĄCZENIE

Z SYSTEMEM DROGOWYM ECR

PROJEKTOWANE OGRODZENIE

PROJEKTOWANE WEJŚCIA DO BUDYNKÓW

I WYJŚCIA EWAKUACYJNE

A-H - TEREN ZAKŁADU ITPOE

H-D - PROJEKTOWANE OGRODZENIE

D-H - BRAK OGRODZENIA OD STRONY EC

1-24 - GRANICA TERENU INWESTYCJI

OZNACZENIA POSZCZEGÓLNYCH ELEMENTÓW

INWESTYCJI:

1 - BUDYNEK GŁÓWNY

1A - BUDYNEK ADMINISTRACYJNY

2 - BUDYNEK WALORYZACJI ŻUŻŁA

3 - WIATA SKŁADOWANIA ŻUŻŁA

4A - BUDYNEK OBSŁUGI WAG

4B - BUDYNEK OCHRONY ITPOE

5 - SIŁOS SKŁADOWANIA PYŁÓW LOTNYCH

6 - KONDENSATOR POWIETRZNY

7 - CHŁODNIA WENTYLATOROWA

8 - AGREGAT DIESLA

9 - PODZIEMNY ZBIORNIK RETENCYJNY

10 - POMPOWIA WODY PPOŻ.

11 - ZBIORNIK WODY PPOŻ.

12 - WAGA DROGOWA - WJAZD DO ZAKŁADU

13 - WAGA DROGOWA - WYJAZD Z ZAKŁADU

14 - PLAC MANEWOWY

15 - PUNKT WYMIANY CHWYTAKÓW LUPINOWYCH

16 - BRAMKA DO WYKRYWANIA PROMIENIOWANIA


17 - ZBIORNIK RETENCYJNY OTWARTY

18 - PODZIEMNY TUNEL TRANSPORTU ŻUŻŁA

19 - MIEJSCA WYLĄDKU REAGENTÓW

20 - TAĆCA ROZŁADOWCZA MOCNIKA DO SNCR

21 - ZBIORNIK MOCNIKA

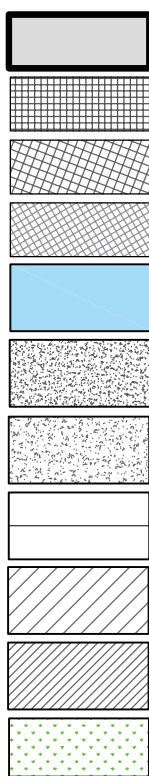

Projektowane obiekty kubaturowe

Projektowany chodnik z kostki betonowej

Projektowane wykończenie z płytek gresowych

Projektowane miejsca parkingowe i zatoczka przy portierni z kostki betonowej

Projektowany zbiornik wodny

Projektowany teren utwardzony żwirem

Projektowane opaski żwirowe

Projektowane drogi asfaltowe

Projektowana nawierzchnia betonowa

Projektowana nawierzchnia z kostki betonowej

Projektowane mury trawiaste



ŹRÓDŁA EMISJI ZORGANIZOWANEJ - EMITORY PUNKTOWE

E-P1 - KOMIN INSTALACJI ITPOE

E-P2/1 - ZBIORNIK ODPADÓW PALENISKOWYCH

E-P2/2 - ZBIORNIK ODPADÓW PALENISKOWYCH

E-P2/3 - ZBIORNIK ODPADÓW PALENISKOWYCH

E-P3/1 - ZBIORNIK REAGENTU - WAPNO GĄSZĄCE

E-P3/2 - ZBIORNIK REAGENTU - WAPNO GĄSZĄCE

E-P3/3 - ZBIORNIK REAGENTU - WĘGIEL AKTYWNY

E-P4 - ODDIĄG Z HALI WALORYZACJI ŻUŻŁA

E-P5 - AWARYJNY AGREGAT PRĄDOTWÓRCZY

PROJEKTOWANE STACJONARNE ŹRÓDŁA HAŁASU

EH 1 - DOZOWNIK WAPNA B

EH 2 - DOZOWNIK WAPNA A

EH 3 - DOZOWNIK AKTYWNEGO WĘGLA

EH 4 - URZĄDZENIE PNEUMATYCZNE DO POPIOLU

EH 5 - WYRZUTNIE POWIETRZA 2 SZT.

EH 6 - WYRZUTNIA POWIETRZA

EH 7 - SYSTEM PNEUMATYCZNY KOMPRESORA

EH 8-10 - AGREGATY SKRAPLAJĄCE VRV (6 szt.)

EH11-14 - JEDNOSTKI ZEWNĘTRZNE KLIMATYZACJI

POM. 1.10 (4 szt.)

EH15-20 - WYRZUTNIE ŚCIENNE (12 szt.)

EH21-28 - WENTYLATOR DACHOWY (8 szt.)

EH29 - WENTYLATOR SPALIN

EH30 - AGREGAT SKRAPLAJĄCY CENTRALI N7/R7

EH31 - CENTRALA WENTYLACYJNA N7/R7

EH32 - CZERPNIA CENTRALI WENTYLACYJNEJ N7/R7

EH33 - CZERPNIA CENTRALI N4/R4

EH34 - SKRAPLACZ

EH35 - KONDENSATOR POWIETRZNY Z 3 WENT.

EH36 - KONDENSATOR POWIETRZNY Z 2 WENT.

EH37 - GENERATOR PRĄDU
EH38, 39 - WYMIETRZAKI NA HALI SPALANIA
EH40-45 - CZERPNIE ŚCIENNE CENTRAL WENTYLACYJNYCH 6 szt.
EH46 - JEDNOSTKA ZEWNĘTRZNA
EH47 - AGREGAT SKRAPLAJĄCY VRV
EH48 - AGREGAT SKRAPLAJĄCY CENTRALI N7/R7
EH49 - WYRZUTNIA Z BIOFILTRA
EH50-52 - WENTYLATORY
EH53 - JEDNOSTKA ZEWNĘTRZNA SPLIT
EH54-56 - JEDNOSTKI ZEWNĘTRZNE VRV I CENTRALA
EH57-58 - WYRZUTNIE ŚCIENNE N1/R1, N2/R2, N3/R3, N6
EH59 - CZERPNIE ŚCIENNE N1/R1, N2/R2, N3/R3, N6
EH60 - AGREGAT SKRAPLAJĄCY CENTRALI N1/R1
EH61 - AGREGAT SKRAPLAJĄCY CENTRALI N2/R2
EH62 - WYRZUTNIA ŚCIENNA W3.1, W3.2
EH63 - WYRZUTNIE POWIETRZA 12 szt.
EH64 - WYRZUTNIA POWIETRZA WZ4
EH65-68 - WENTYLATORY WZ1.1, 1.2, 1.3, 1.4

Plan zagospodarowania terenu ITPOE

skala 1:500

(format A2)